



OBRA: COMPLETAMIENTO DE INSTALACIÓN CONTRA INCENDIO - NAVE 2-FCM

Nº EXPEDIENTE: REC-1304821-26

INSTITUTO: FACULTAD DE CIENCIAS MÉDICAS

LISTADO DE PLANOS

UG- UBICACIÓN GENERAL SECTOR A INTERVENIR

ARQ_01 – PLANTA EXISTENTE

ARQ_02 – PLANTA A EJECUTAR

ARQ_03 – PLANTA DE TECHOS A EJECUTAR

ARQ_04 – CORTES


E01_ ESTRUCTURAS. FUNDACIONES

E02_ ESTRUCTURAS. APOYO TANQUES

E03_ ESTRUCTURAS. DETALLES

ICI_01 – ESQUEMA INSTALACIONES CONTRA INCENDIOS A EJECUTAR
PLANTA BAJA

ICI_02 – ESQUEMA INSTALACIONES CONTRA INCENDIOS A EJECUTAR
PLANTA DE TECHOS

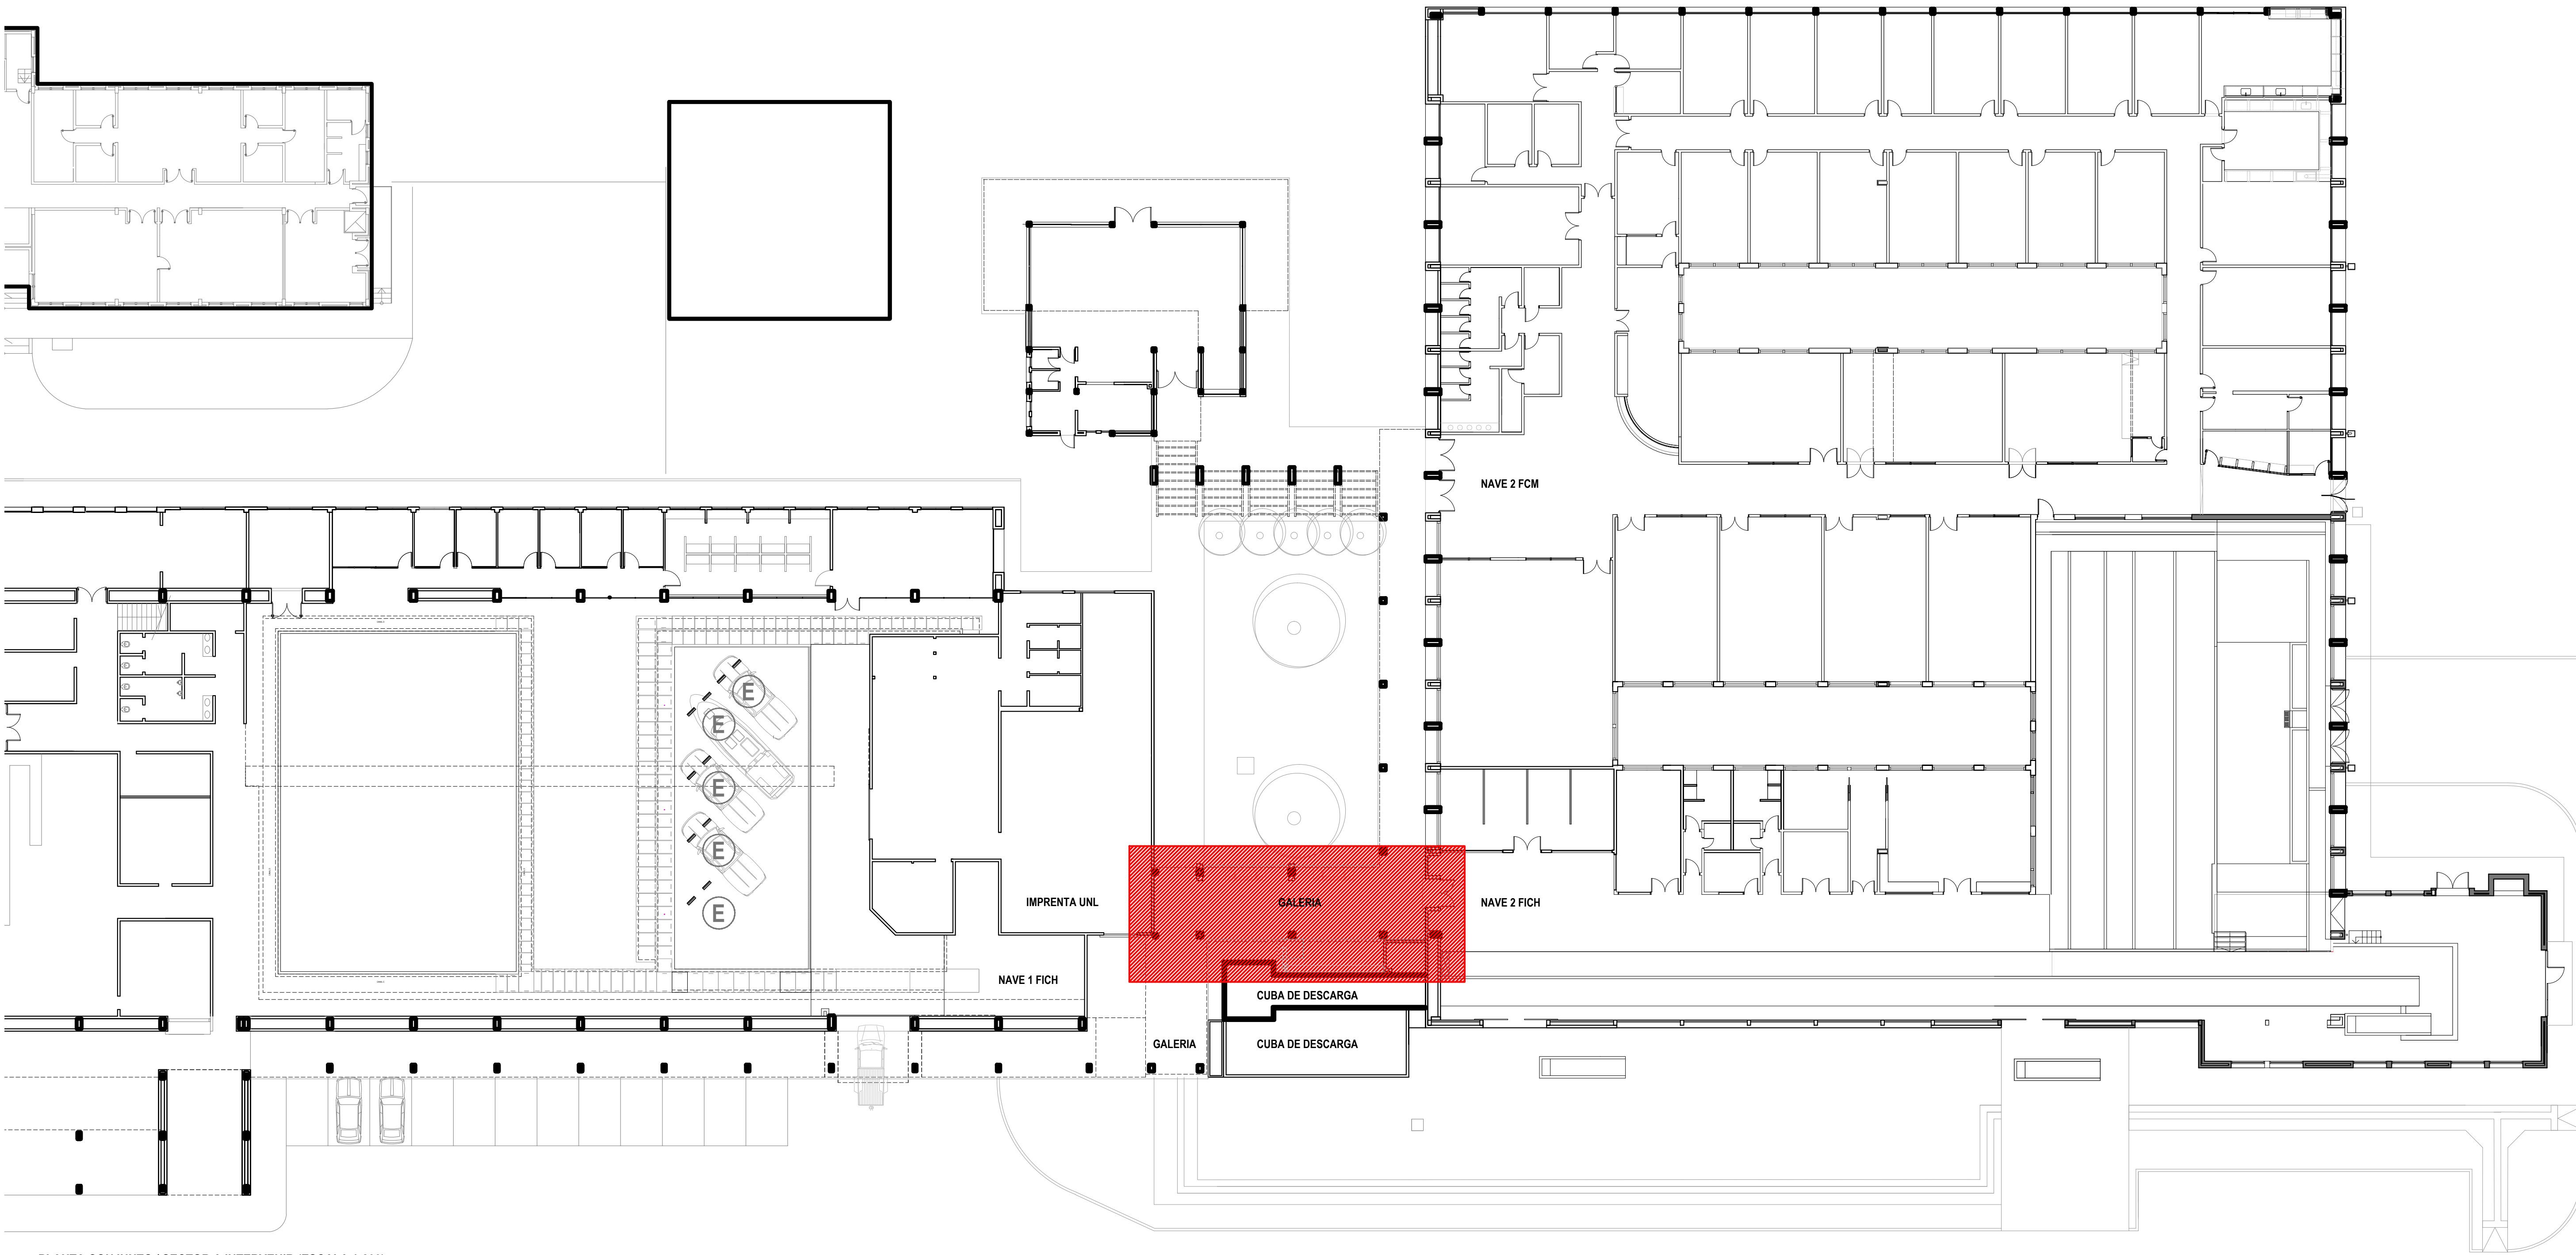

PLANTA CONJUNTO / SECTOR A INTERVENIR (ESCALA 1:200)



IMAGENES ACTUALES SECTOR A INTERVENIR

NOTA: TODAS LAS MEDIDAS SE VERIFICARAN EN OBRA

UNIVERSIDAD NACIONAL DEL LITORAL

DIRECCION DE CONSTRUCCIONES UNIVERSITARIAS

OBRA: COMPLETAMIENTO DE INSTALACION CONTRA INCENDIO - NAVE 2 - FCM

PLANO: SECTOR A INTERVENIR

INSTITUTO: FACULTAD DE CIENCIAS MEDICAS

RESPONSABLE PROYECTO: DIRECCION DE CONSTRUCCIONES UNIVERSITARIAS

ARCHIVO

REEMP. PLANO

FECHA:

ESCALA:

SEP. 2026

1:200


PLANO N°:

EXPEDIENTE N°:

UG

REC-1304821-26

El proyecto cumple con la Ley N° 22.431, Decreto 914/97 y Art. 1° de la Ley 25.573.

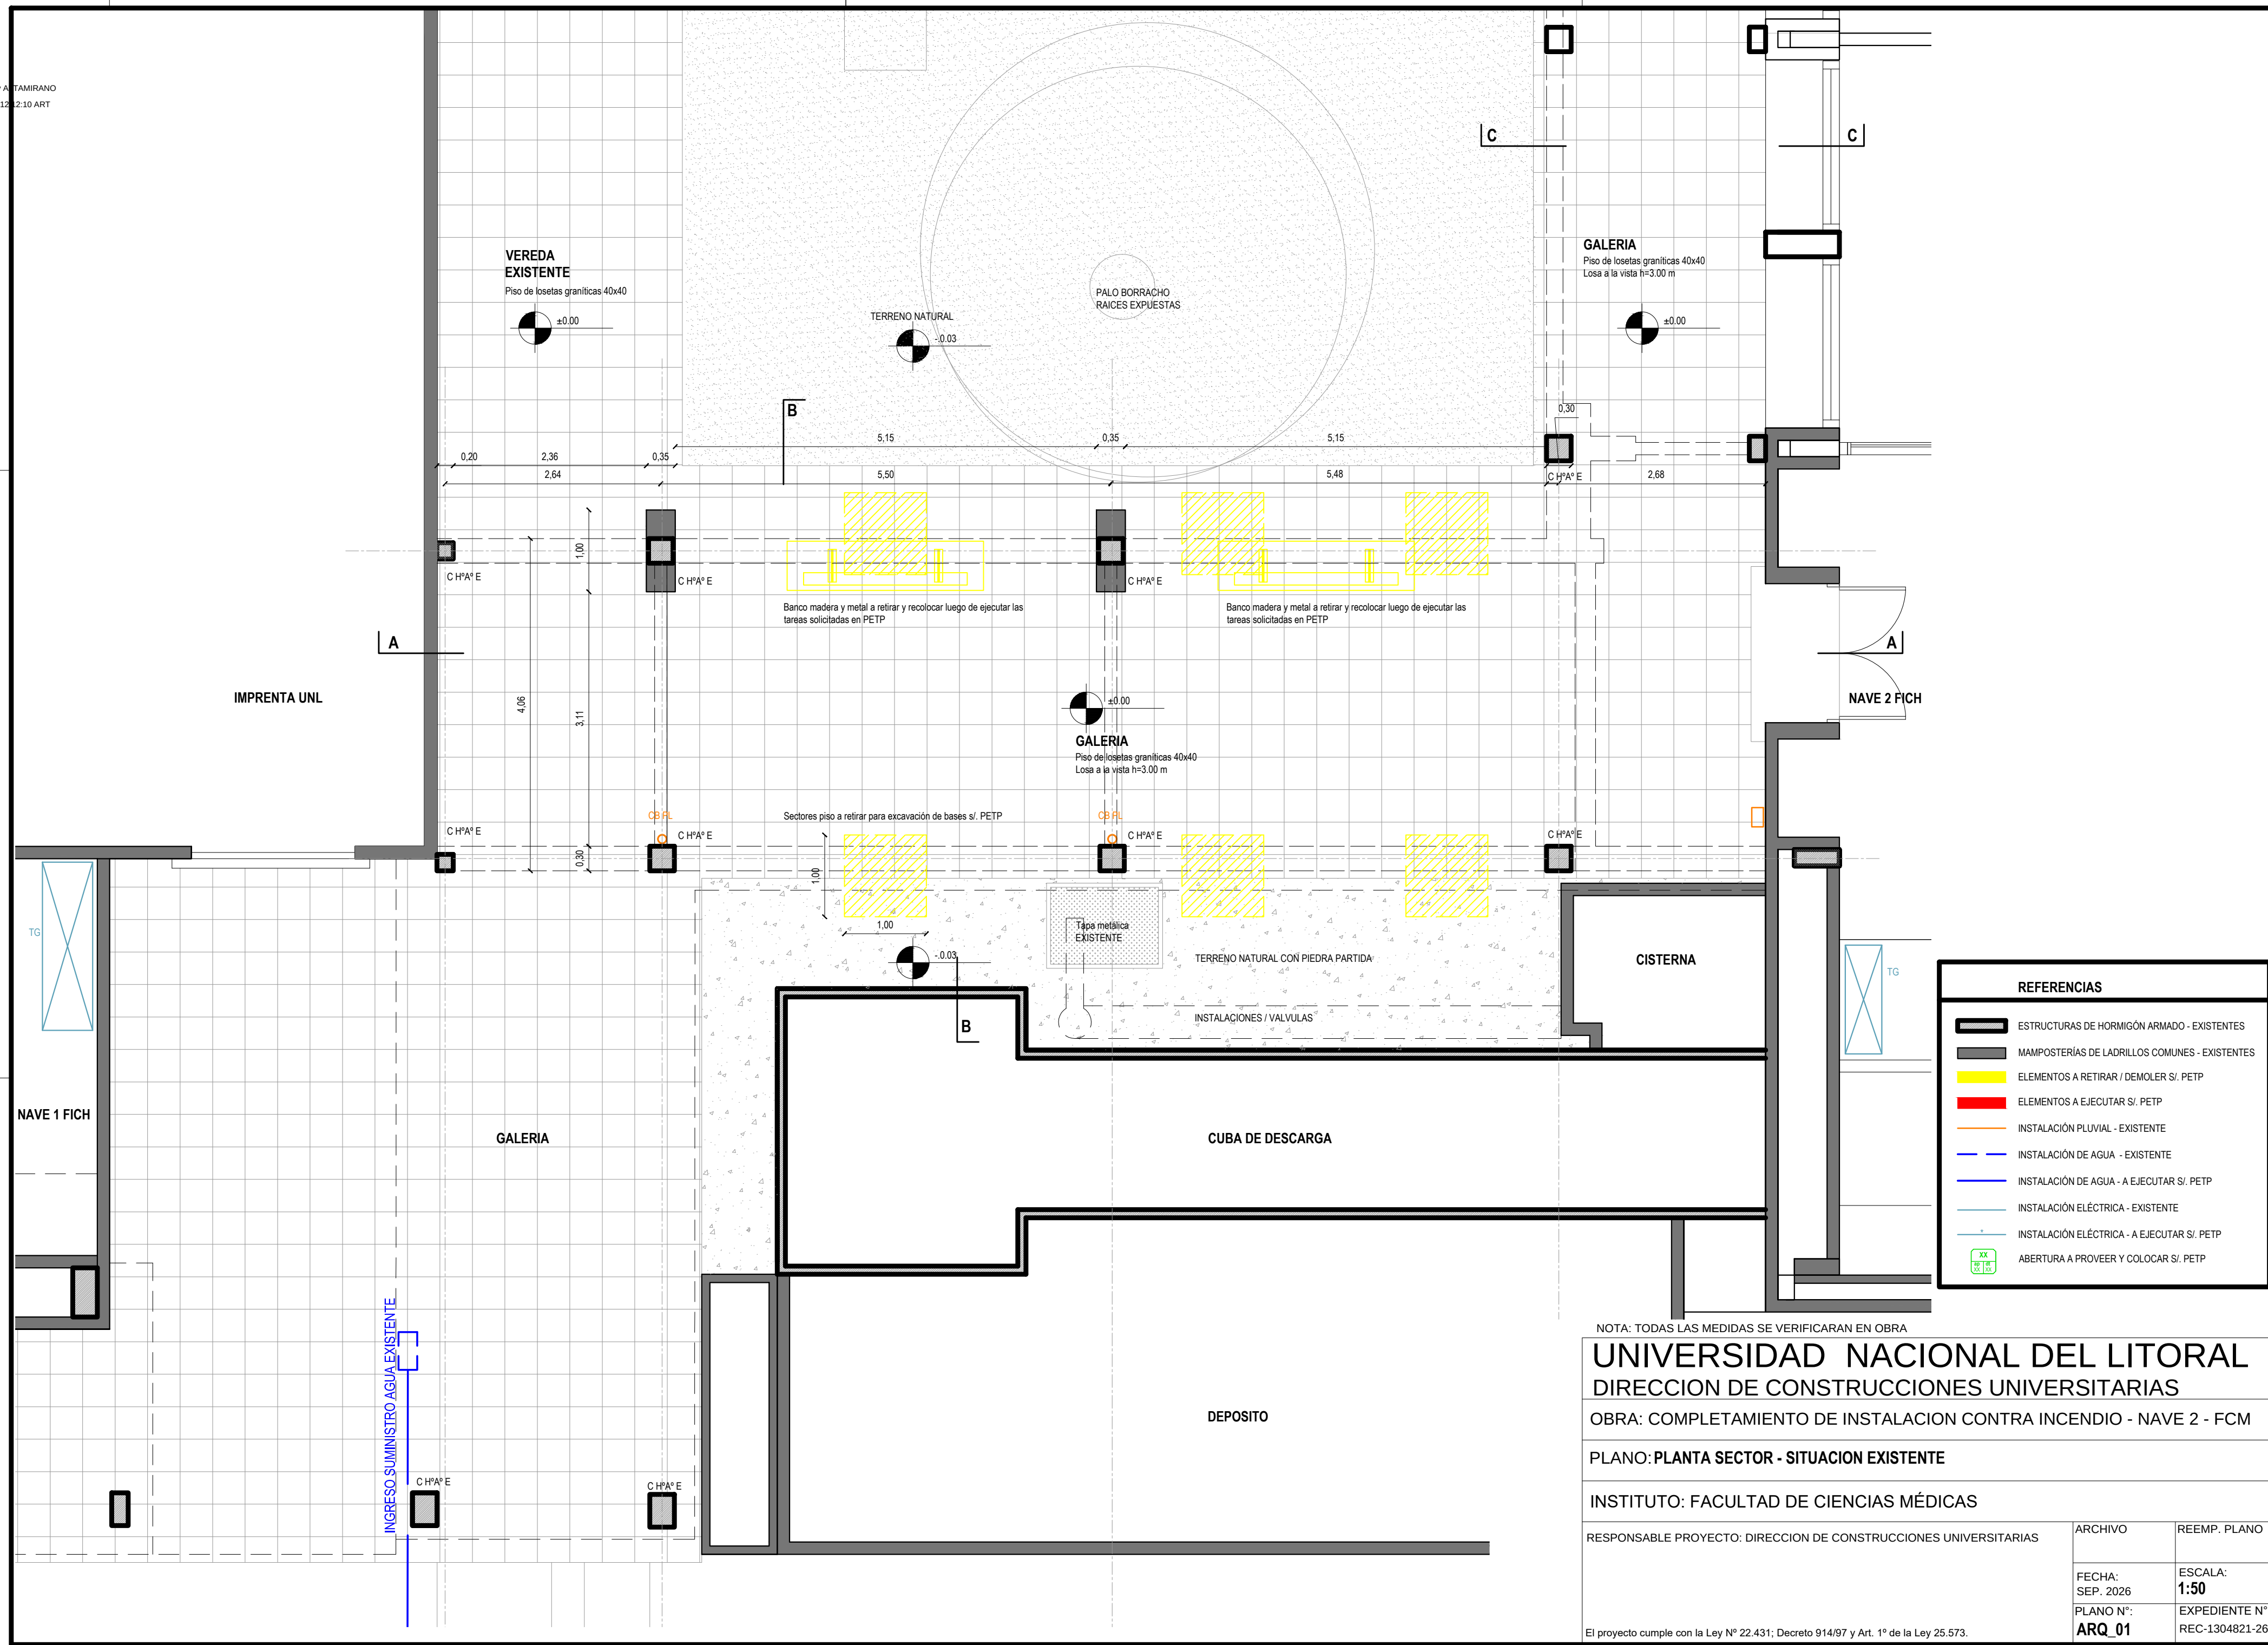


Digitally signed by A. TAMAYO
Susana Ines
Date: 2026.10.09 12:21:57 RT

REFERENCIAS

- ESTRUCTURAS DE HORMIGÓN ARMADO - EXISTENTES
- MAMPOSTERÍAS DE LADRILLOS COMUNES - EXISTENTES
- ELEMENTOS A RETIRAR / DEMOLER S/. PETP
- ELEMENTOS A EJECUTAR S/. PETP
- INSTALACIÓN PLUVIAL - EXISTENTE
- INSTALACIÓN DE AGUA - EXISTENTE
- INSTALACIÓN DE AGUA - A EJECUTAR S/. PETP
- INSTALACIÓN ELÉCTRICA - EXISTENTE
- INSTALACIÓN ELÉCTRICA - A EJECUTAR S/. PETP
- ABERTURA A PROVEER Y COLOCAR S/. PETP

VEREDA
EXISTENTE

 Piso de losetas graníticas 40x40




TERRENO NATURAL



PALO BORRACHO
RAICES EXPUESTAS

GALERIA

 Piso de losetas graníticas 40x40
Losa a la vista h=3.00 m



±0.00

GALERIA

Piso de losetas graníticas 40x40 - A completar en sector nuevas bases
Losa a la vista h=3.00 m EXISTENTE
Estructura metálica sostén tanques - A EJECUTAR S/. DETALLES Y PETP

IMPRENTA UNL

NAVE 2 FICH



TG
EXISTENTE

NAVE 1 FICH

GALERIA

CISTERNA


TG

CUBA DE DESCARGA

DEPOSITO


CABINA DE BOMBAS
A EJECUTAR
MUERTO HPA
MAMPOSTERIAS
REVOQUES, CUBIERTA
HPA Y PUERTA
S/. PETP

TS
A EJECUTAR
S/. PETP
INSTALACION
A EJECUTAR
S/. PETP

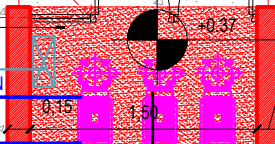

Tapa metálica

 TERRENO NATURAL CON PIEDRA PARTIDA



INSTALACIONES / VALVULAS

NOTA: TODAS LAS MEDIDAS SE VERIFICARAN EN OBRA

UNIVERSIDAD NACIONAL DEL LITORAL
DIRECCION DE CONSTRUCCIONES UNIVERSITARIAS

OBRA: COMPLETAMIENTO DE INSTALACION CONTRA INCENDIO - NAVE 2 - FCM

PLANO: PLANTA SECTOR A EJECUTAR

INSTITUTO: FACULTAD DE CIENCIAS MÉDICAS


RESPONSABLE PROYECTO: DIRECCION DE CONSTRUCCIONES UNIVERSITARIAS

ARCHIVO REEMP. PLANO

FECHA:
SEP. 2026
ESCALA:
1:50

PLANO N°:
ARQ_02
EXPEDIENTE N°:
REC-1304821-26

El proyecto cumple con la Ley N° 22.431; Decreto 914/97 y Art. 1° de la Ley 25.573.

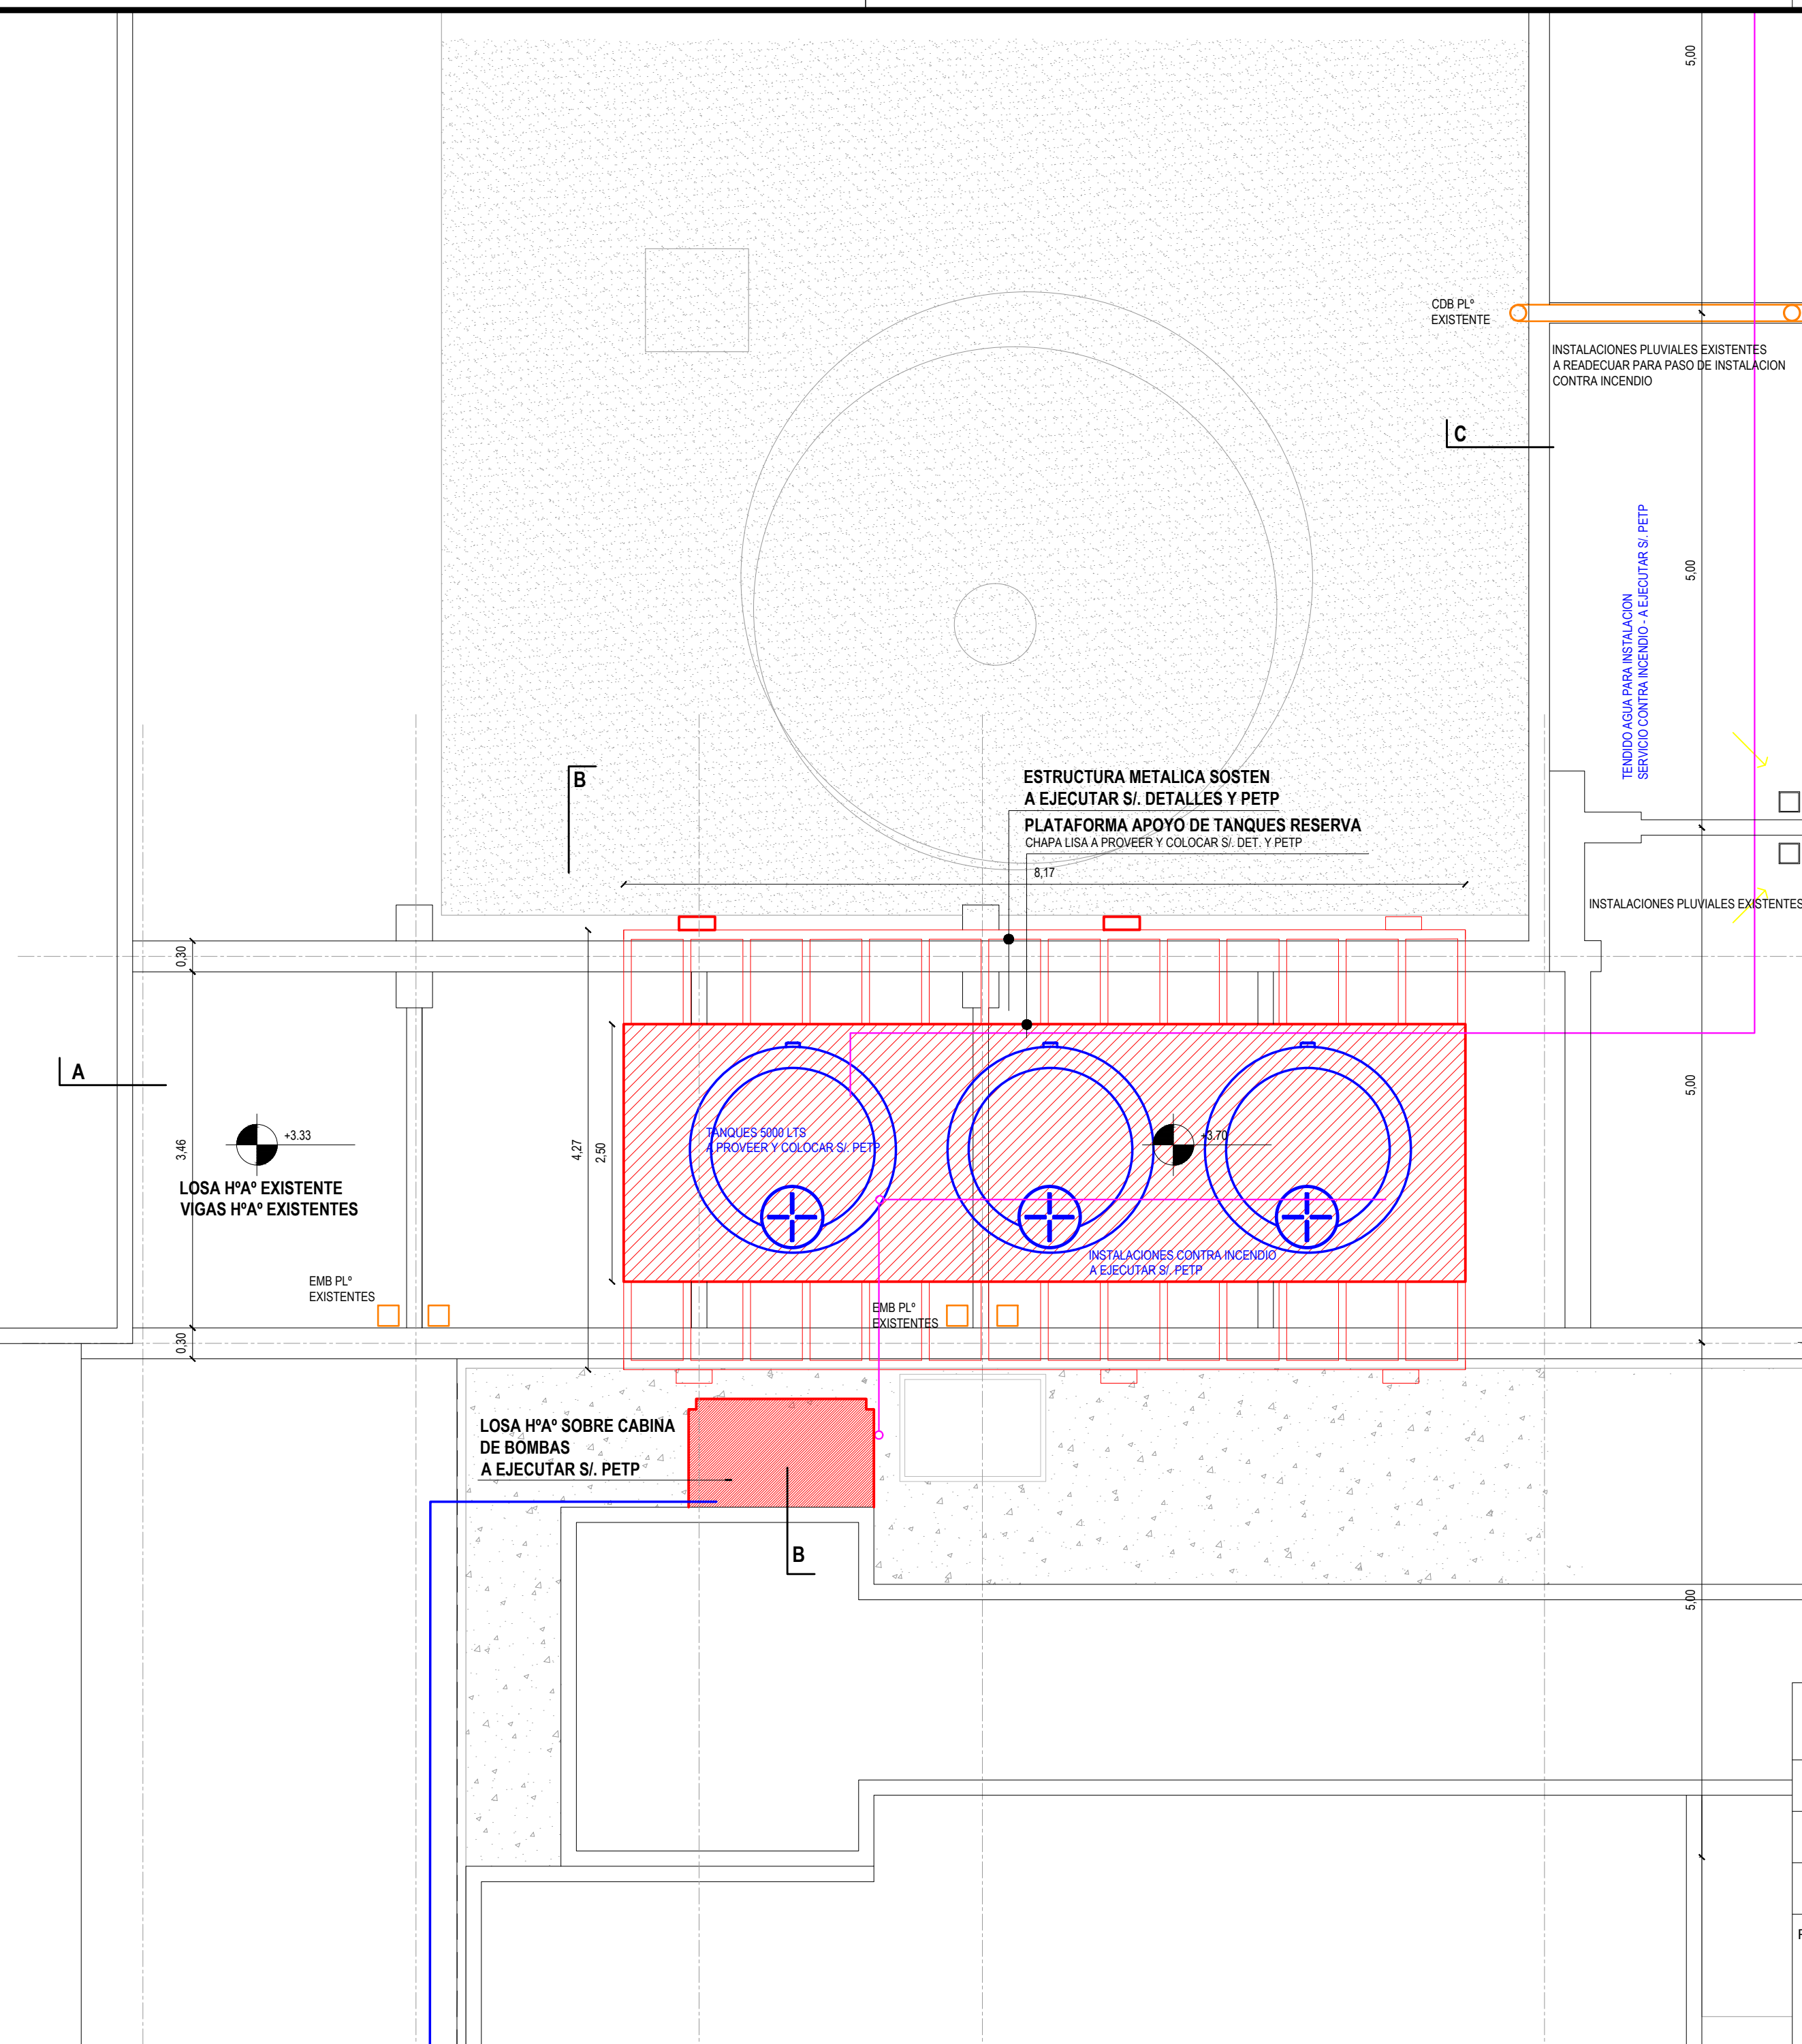

REFERENCIAS

	ESTRUCTURAS DE HORMIGÓN ARMADO - EXISTENTES
	MAMOSTERÍAS DE LADRILLOS COMUNES - EXISTENTES
	ELEMENTOS A RETIRAR / DEMOLER S/. PETP
	ELEMENTOS A EJECUTAR S/. PETP
	INSTALACIÓN PLUVIAL - EXISTENTE
	INSTALACIÓN DE AGUA - EXISTENTE
	INSTALACIÓN DE AGUA - A EJECUTAR S/. PETP
	INSTALACIÓN ELÉCTRICA - EXISTENTE
	INSTALACIÓN ELÉCTRICA - A EJECUTAR S/. PETP
	ABERTURA A PROVEER Y COLOCAR S/. PETP

NOTA: TODAS LAS MEDIDAS SE VERIFICARAN EN OBRA

UNIVERSIDAD NACIONAL DEL LITORAL
DIRECCION DE CONSTRUCCIONES UNIVERSITARIAS


OBRA: COMPLETAMIENTO DE INSTALACION CONTRA INCENDIO - NAVE 2 - FCM

PLANO: PLANTA DE TECHOS SECTOR A EJECUTAR

INSTITUTO: FACULTAD DE CIENCIAS MÉDICAS



RESPONSABLE PROYECTO: DIRECCION DE CONSTRUCCIONES UNIVERSITARIAS	ARCHIVO	REEMP. PLANO
	FECHA: SEP. 2026	ESCALA: 1:50
El proyecto cumple con la Ley N° 22.431; Decreto 914/97 y Art. 1° de la Ley 25.573.	PLANO N°: ARQ_03	EXPEDIENTE N°: REC-1304821-26

El proyecto cumple con la Ley N° 22.431; Decreto 914/97 y Art. 1° de la Ley 25.573

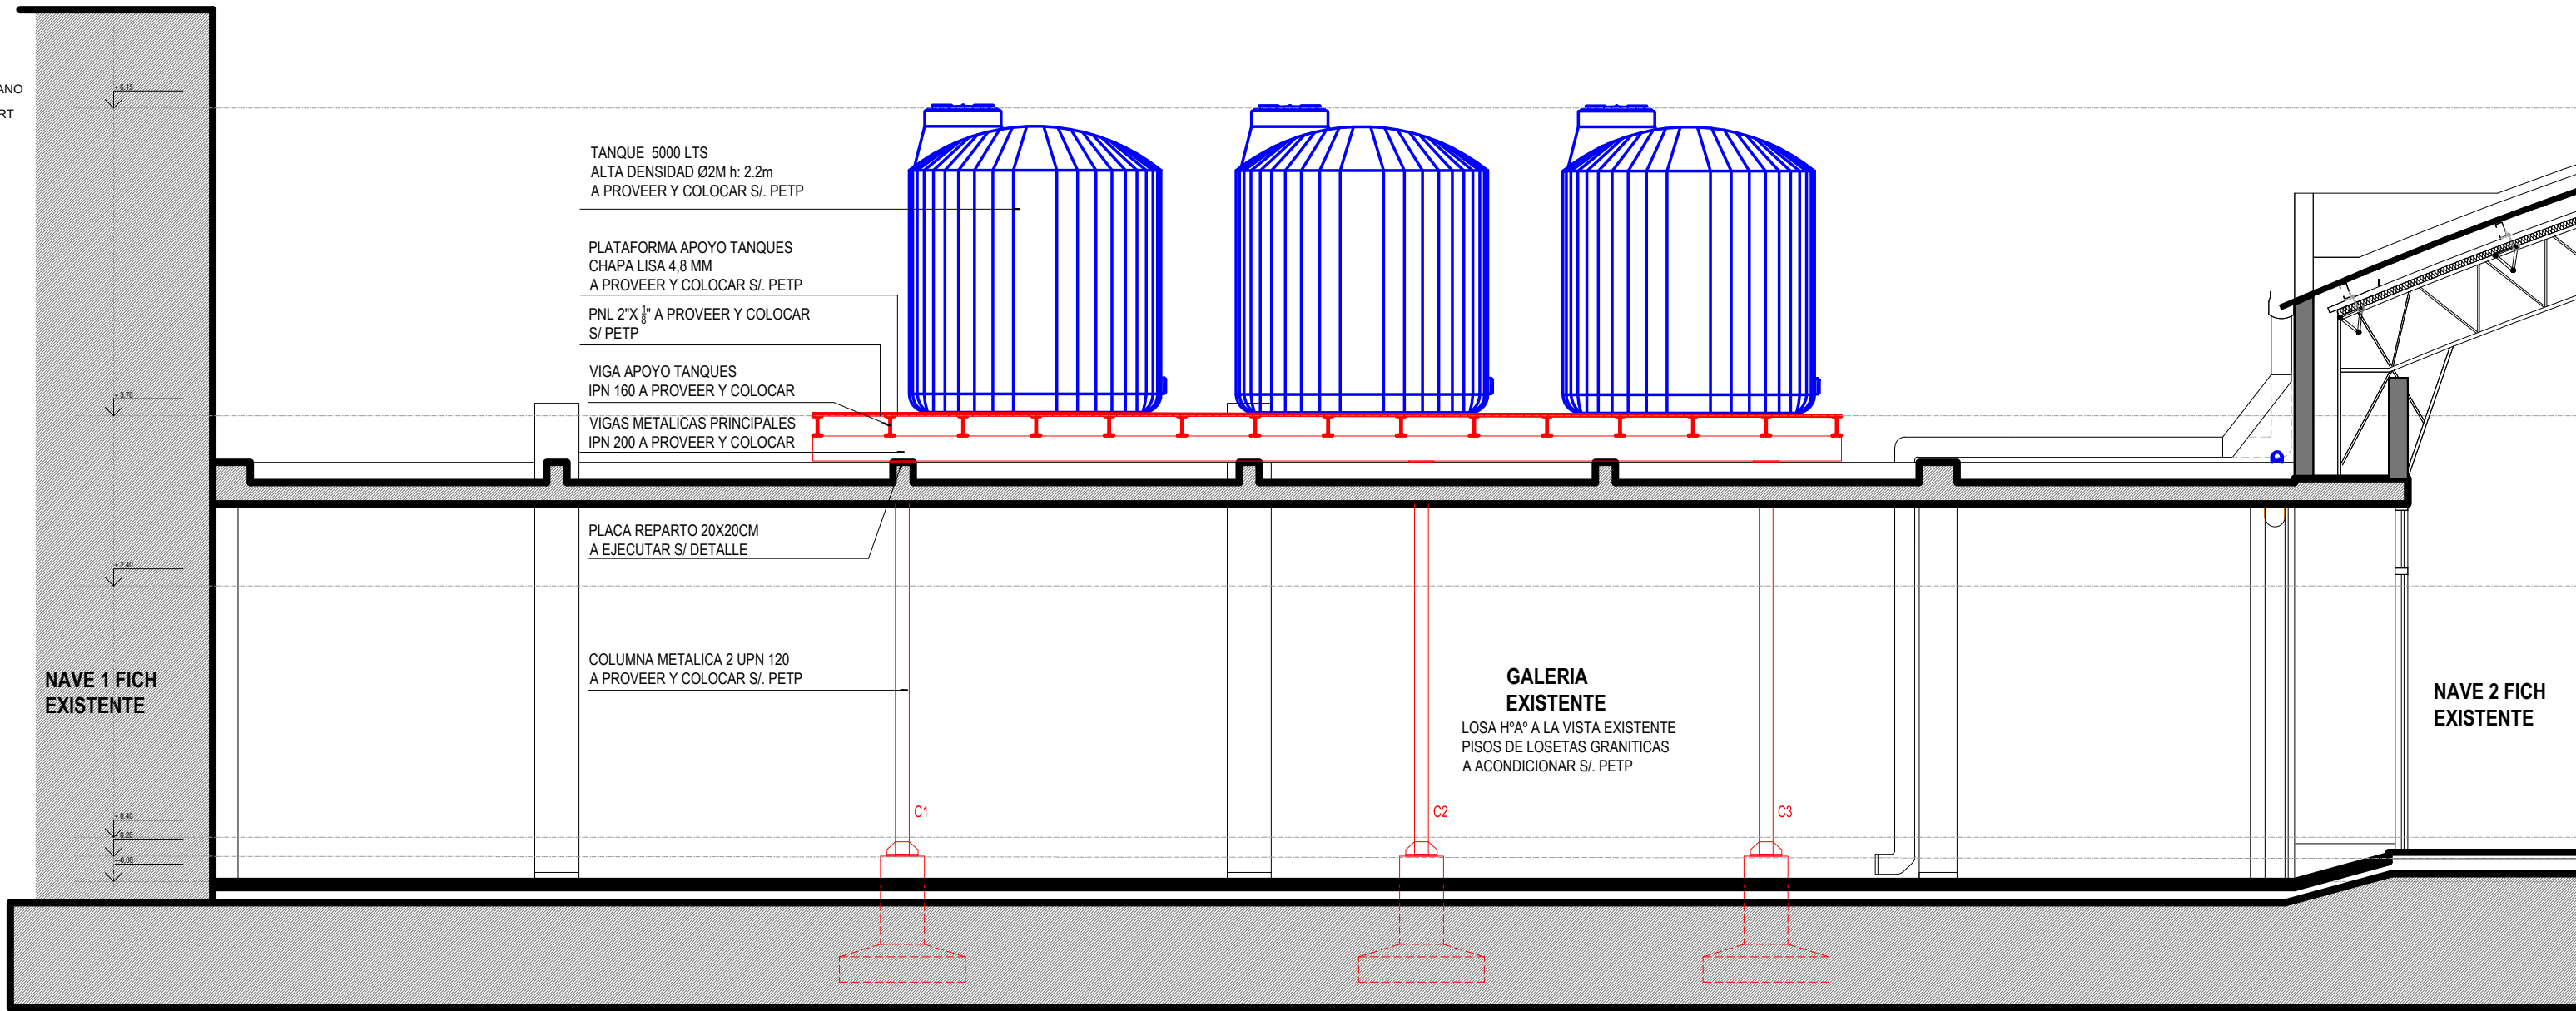


CORTE A-A


DETALLE AMARRE TANQUE SERVICIO CONTRA INCENDIO

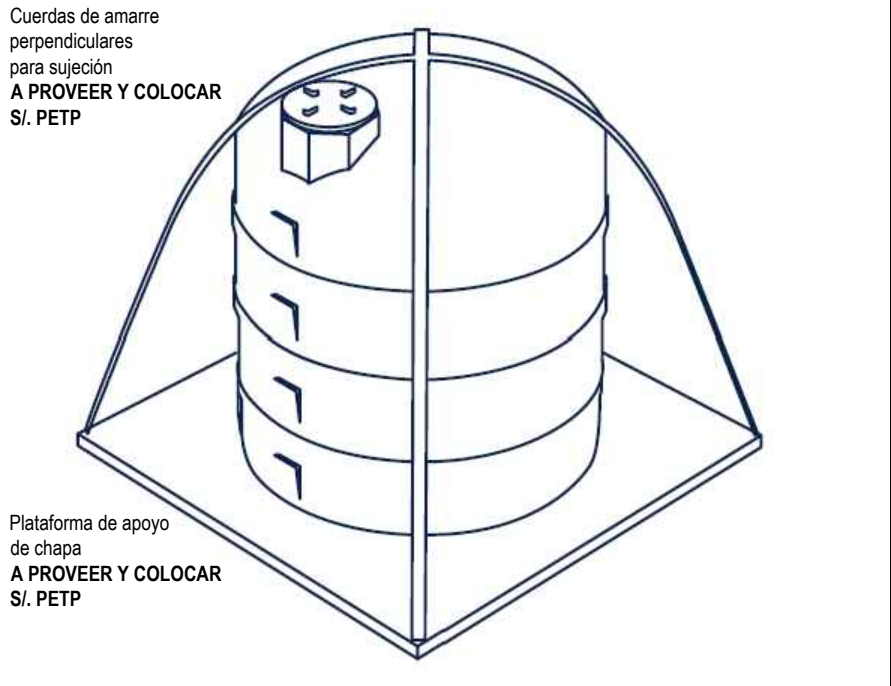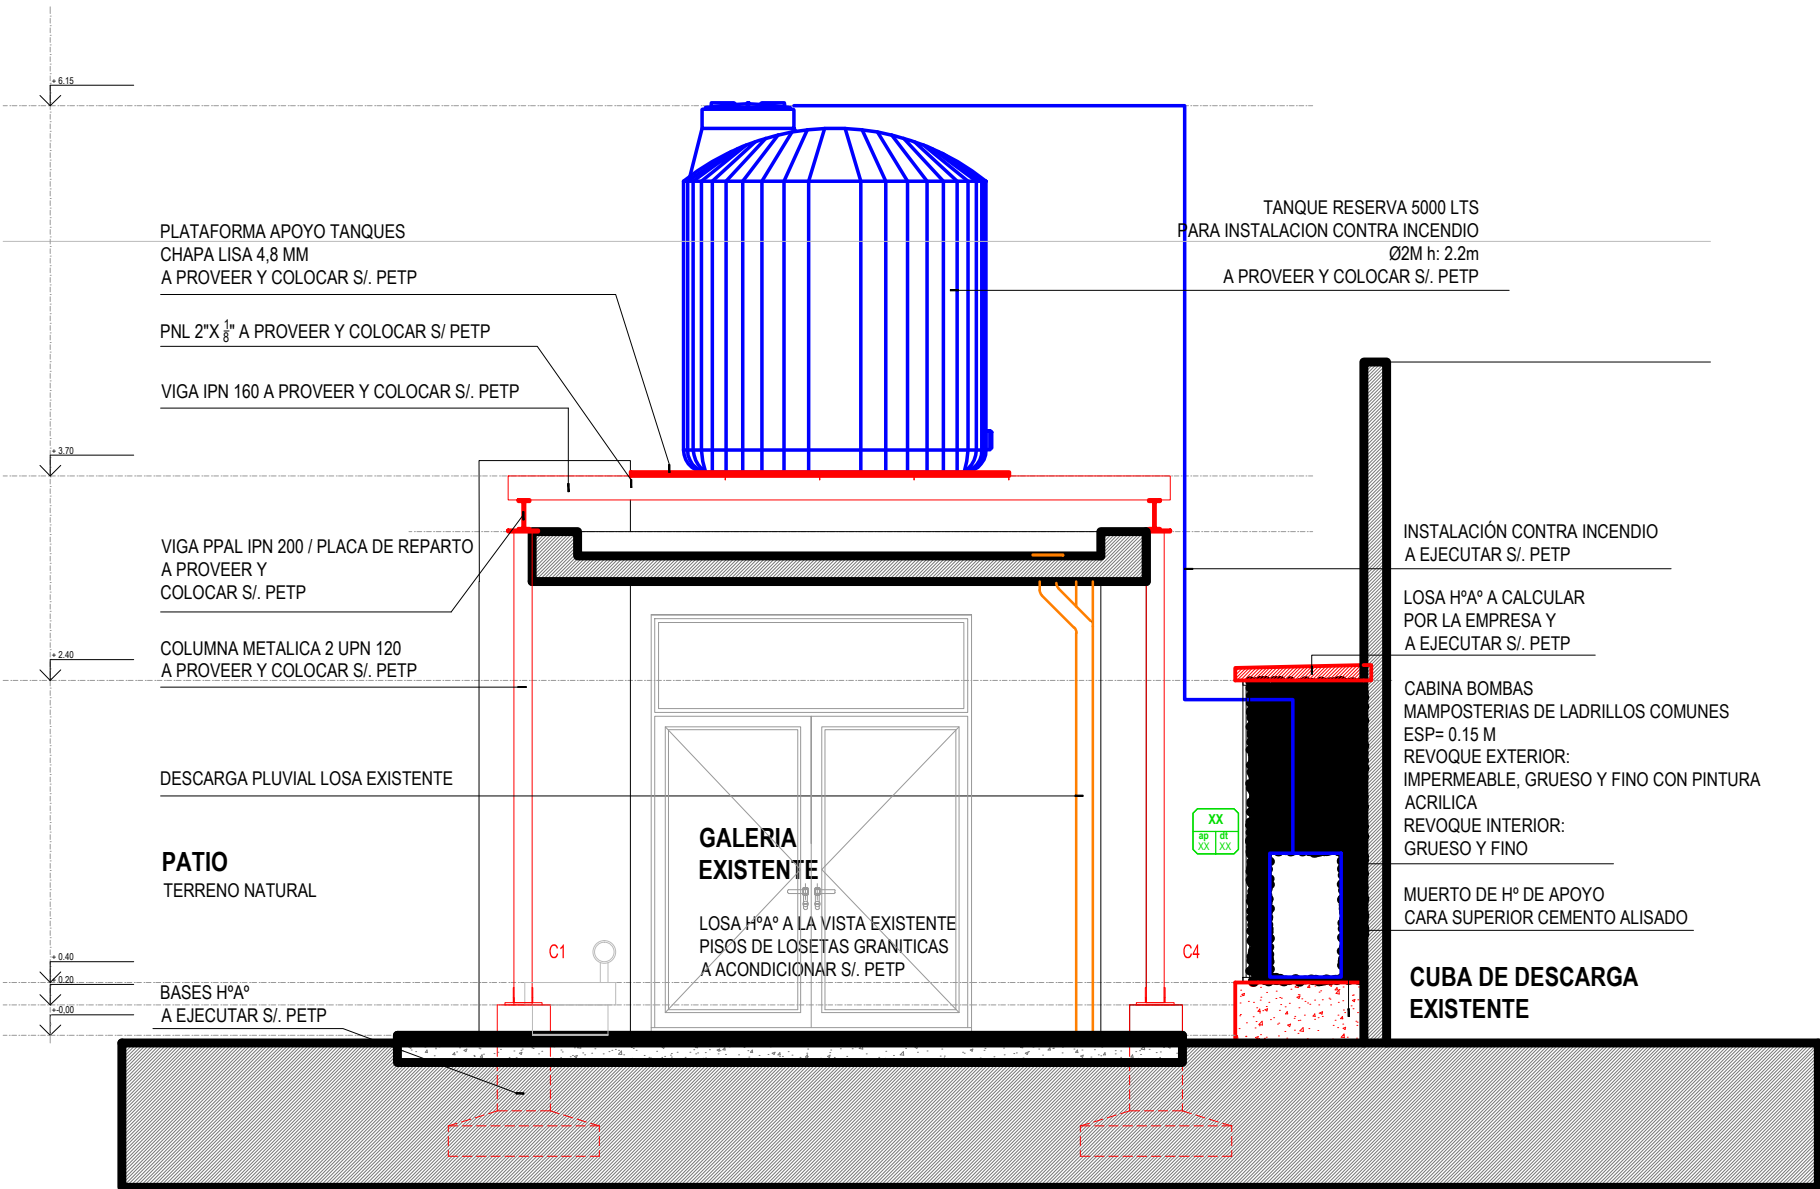

CORTE B-B

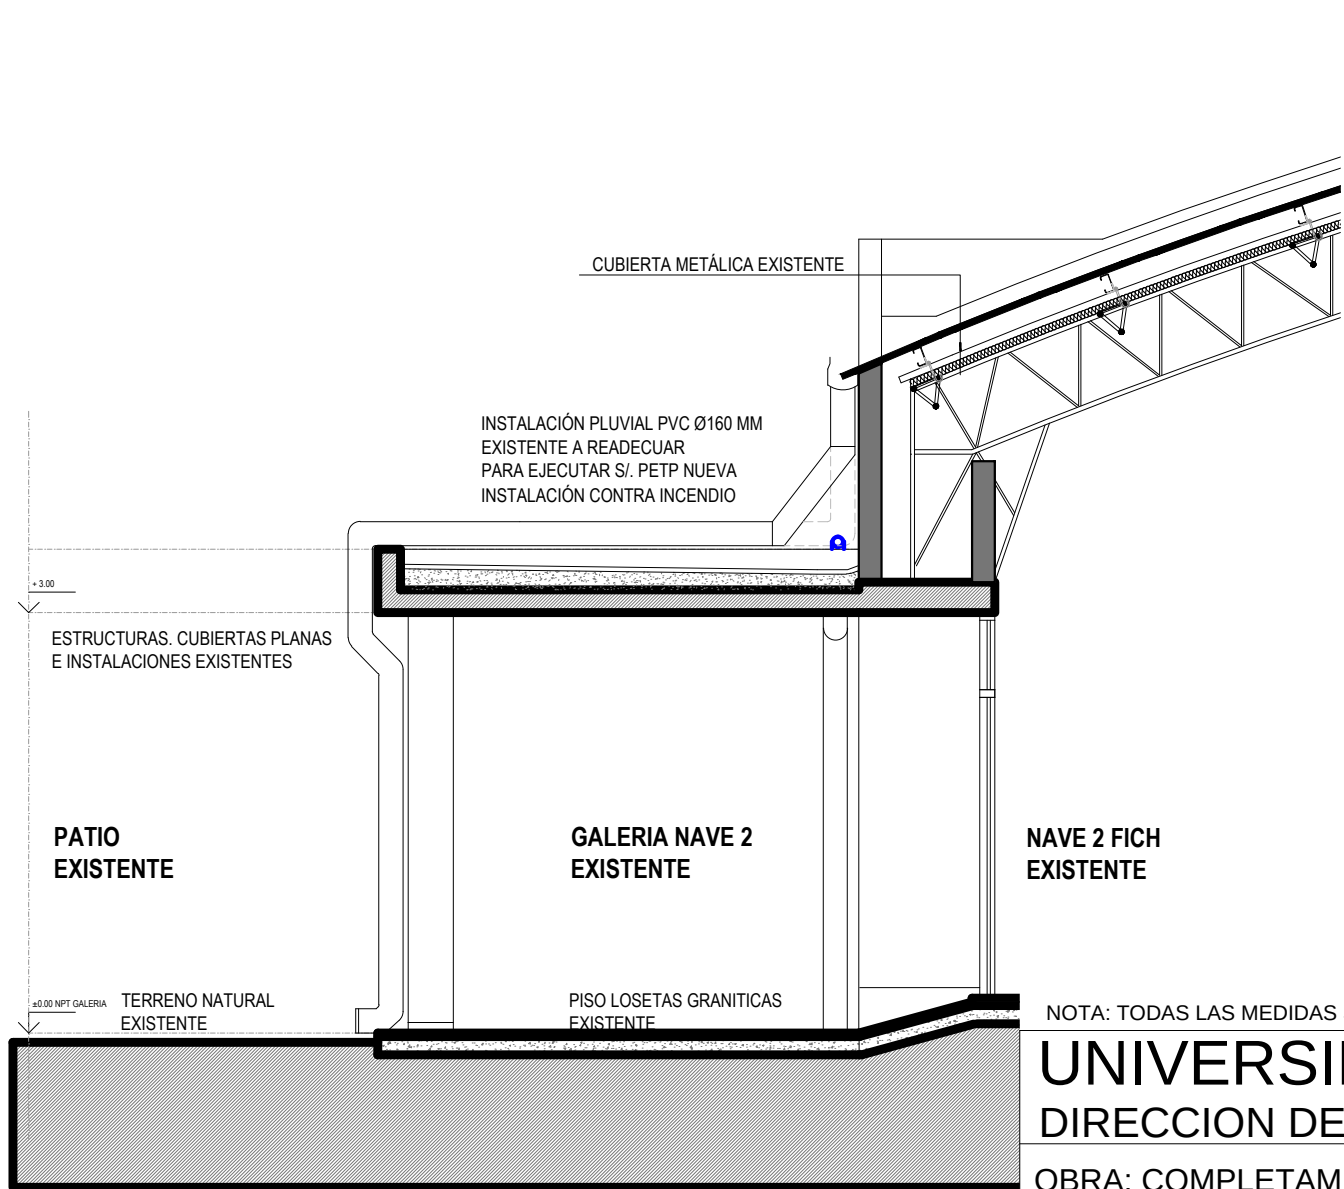

CORTE C - C

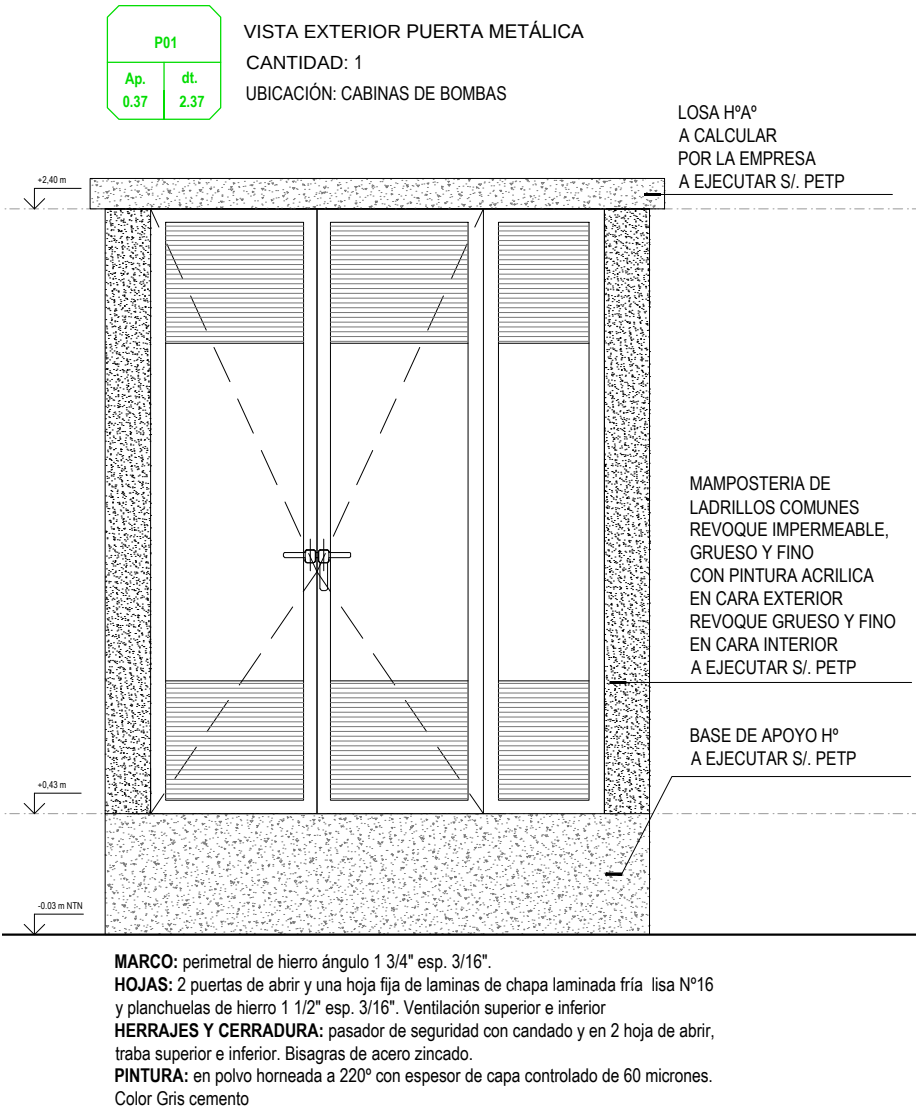

NOTA: TODAS LAS MEDIDAS SE VERIFICARAN EN OBRA

UNIVERSIDAD NACIONAL DEL LITORAL
DIRECCION DE CONSTRUCCIONES UNIVERSITARIAS

OBRA: COMPLETAMIENTO DE INSTALACION CONTRA INCENDIO - NAVE 2 - FCM

PLANO: CORTES Y DETALLES

INSTITUTO: FACULTAD DE CIENCIAS MÉDICAS

RESPONSABLE PROYECTO: DIRECCION DE CONSTRUCCIONES UNIVERSITARIAS	ARCHIVO	REEMP. PLANO
	FECHA: SEP. 2026	ESCALA: 1:50
	PLANO N°: ARQ_04	EXPEDIENTE N°: REC-1304821-26

El proyecto cumple con la Ley N° 22.431; Decreto 914/97 y Art. 1° de la Ley 25.573.