


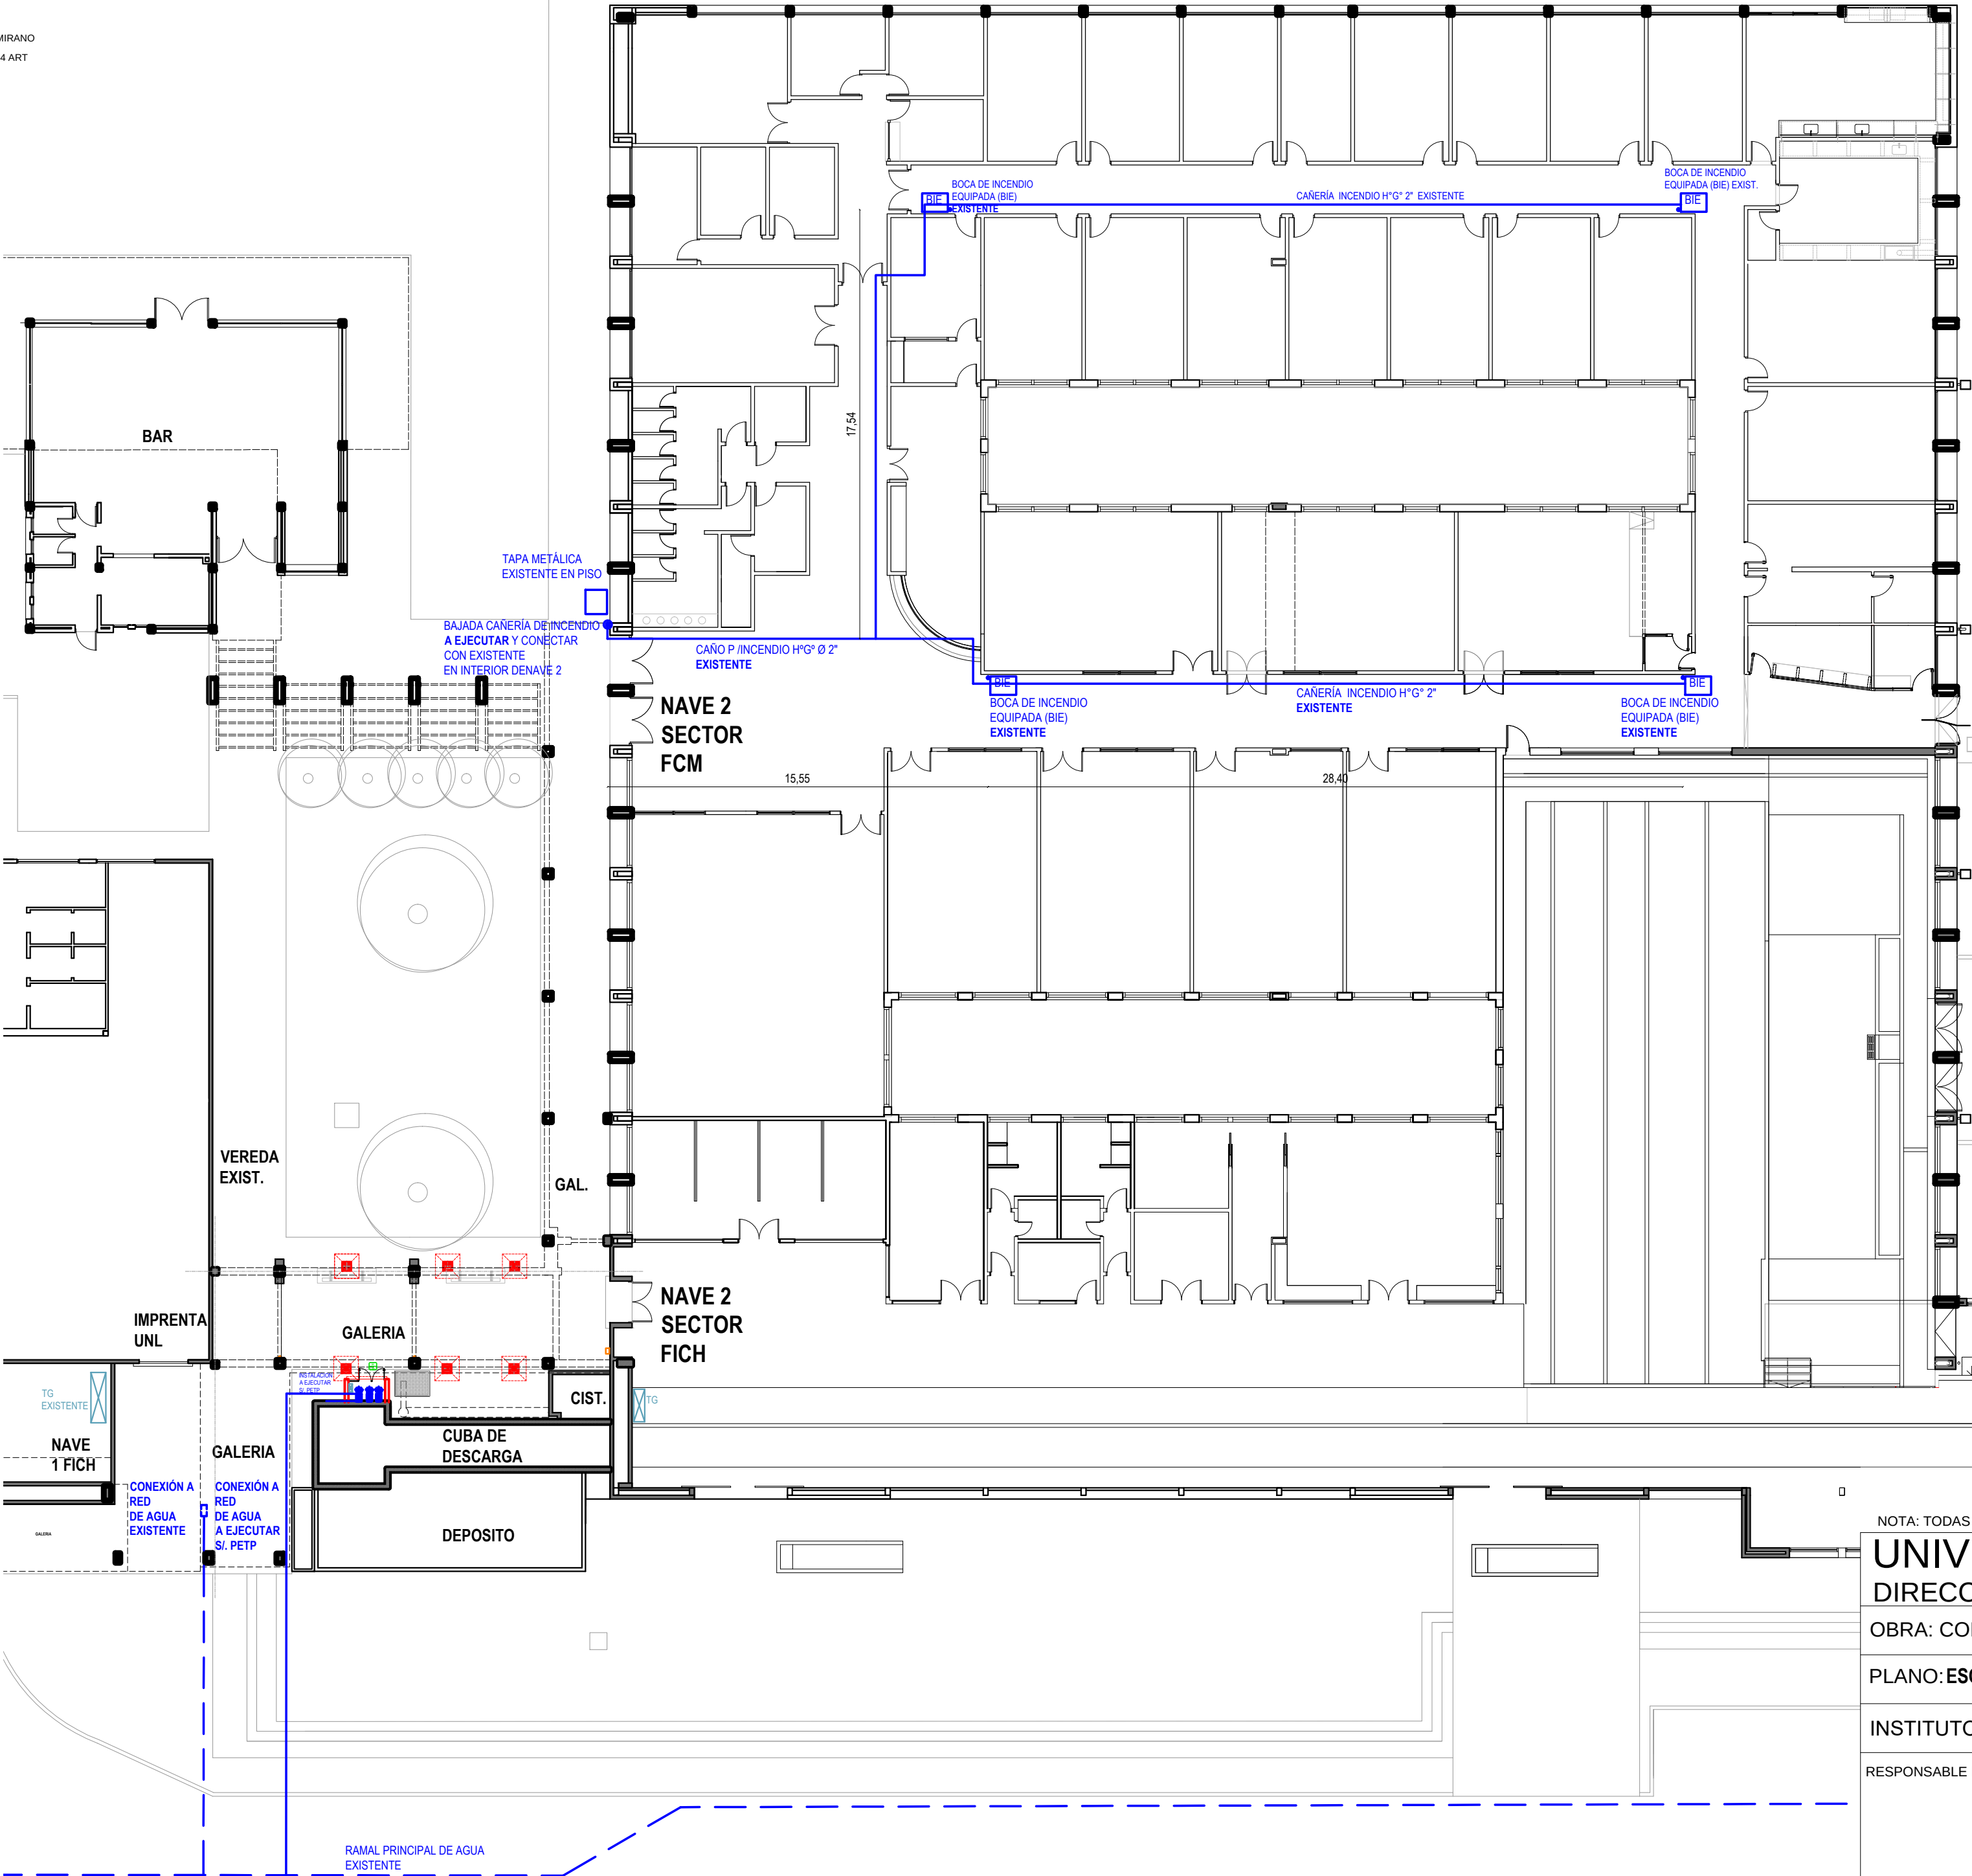

NOTA: TODAS LAS MEDIDAS SE VERIFICARAN EN OBRA

UNIVERSIDAD NACIONAL DEL LITORAL
DIRECCION DE CONSTRUCCIONES UNIVERSITARIAS

OBRA: COMPLETAMIENTO DE INSTALACION CONTRA INCENDIO - NAVE 2 - FCM

PLANO: ESQUEMA DE INSTALACION SERVICIO CONTRA INCENDIO. PLANTA BAJA

INSTITUTO: FACULTAD DE CIENCIAS MÉDICAS


RESPONSABLE PROYECTO: DIRECCION DE CONSTRUCCIONES UNIVERSITARIAS

ARCHIVO REEMP. PLANO

FECHA: ESCALA:
SEP. 2026 1:200

PLANO N°: EXPEDIENTE N°:
ICI_01 REC-1304821-26

El proyecto cumple con la Ley N° 22.431; Decreto 914/97 y Art. 1° de la Ley 25.573.

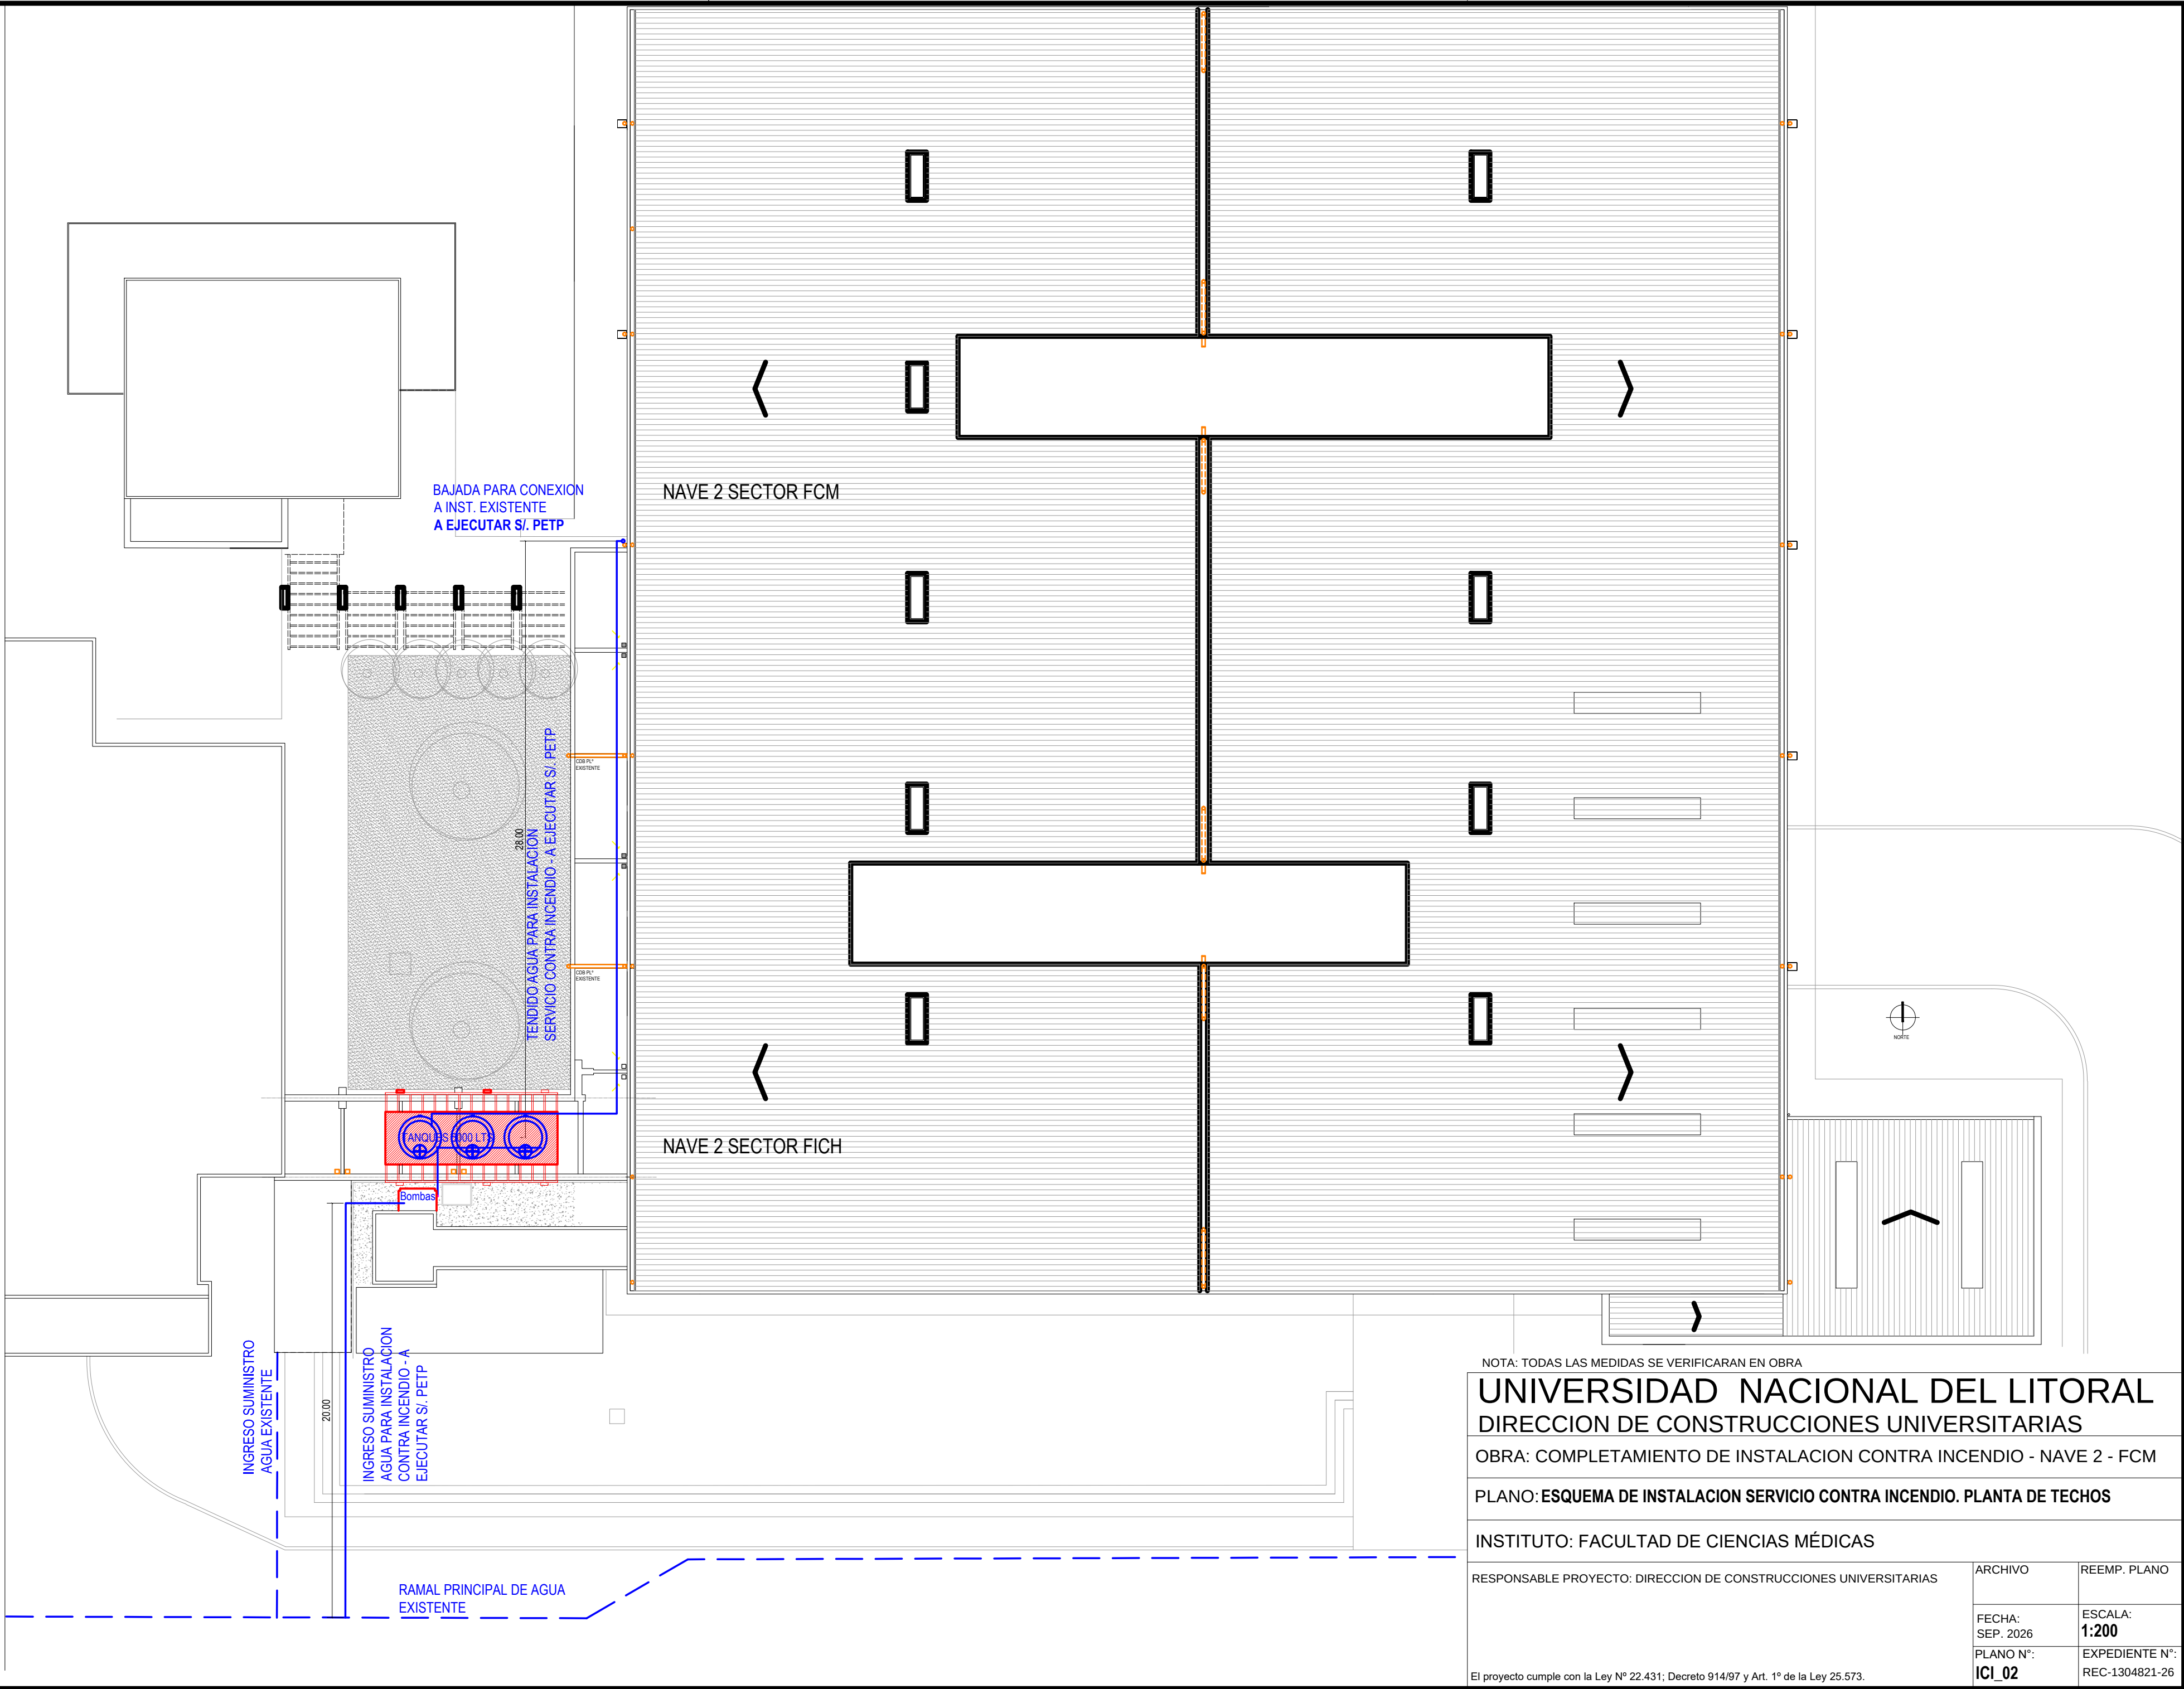

NOTA: TODAS LAS MEDIDAS SE VERIFICARAN EN OBRA

UNIVERSIDAD NACIONAL DEL LITORAL
DIRECCION DE CONSTRUCCIONES UNIVERSITARIAS

OBRA: COMPLETAMIENTO DE INSTALACION CONTRA INCENDIO - NAVE 2 - FCM

PLANO: ESQUEMA DE INSTALACION SERVICIO CONTRA INCENDIO. PLANTA DE TECHOS

INSTITUTO: FACULTAD DE CIENCIAS MÉDICAS

RESPONSABLE PROYECTO: DIRECCION DE CONSTRUCCIONES UNIVERSITARIAS

ARCHIVO

REEMP. PLANO

FECHA:
SEP. 2026

ESCALA:
1:200

PLANO N°:
ICI_02

EXPEDIENTE N°:
REC-1304821-26

El proyecto cumple con la Ley N° 22.431; Decreto 914/97 y Art. 1° de la Ley 25.573.